



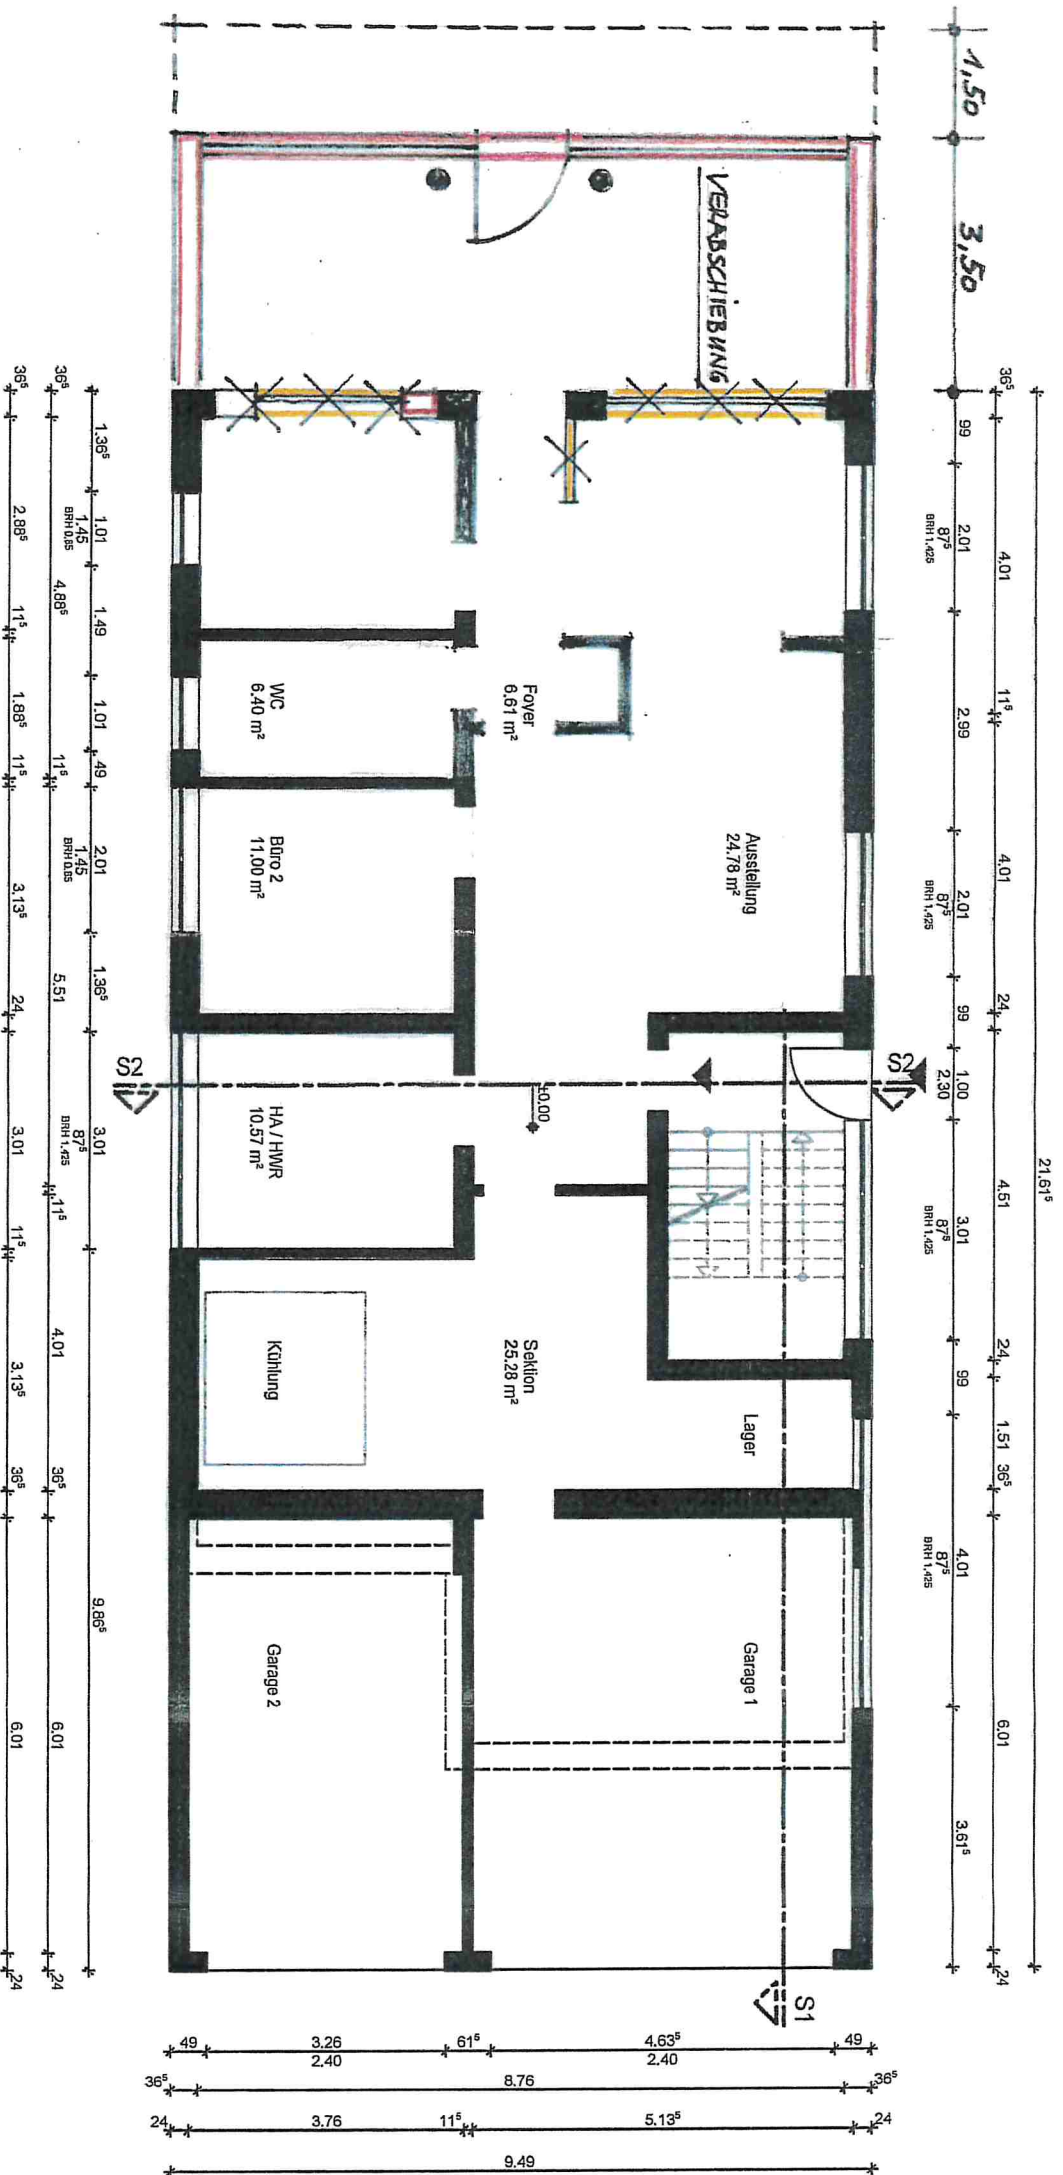


Grundriss EG

PROJEKT:		Neubau Bestattungsinstitut Pfaffinger	
PLANNR:	1.0	ENTWURFSVERFASSTER:	Johannes Klein Architekt Geschwister-Scholl-Str. 47 36564 Neuweid fon: 02631-22001 info@jkleinarchitekt.de
MASSSTAB:	1:100	PLAN:	GRUNDRISS EG
GEZEICHNET:		DATUM:	10.03.2014
		j.klein architekt	

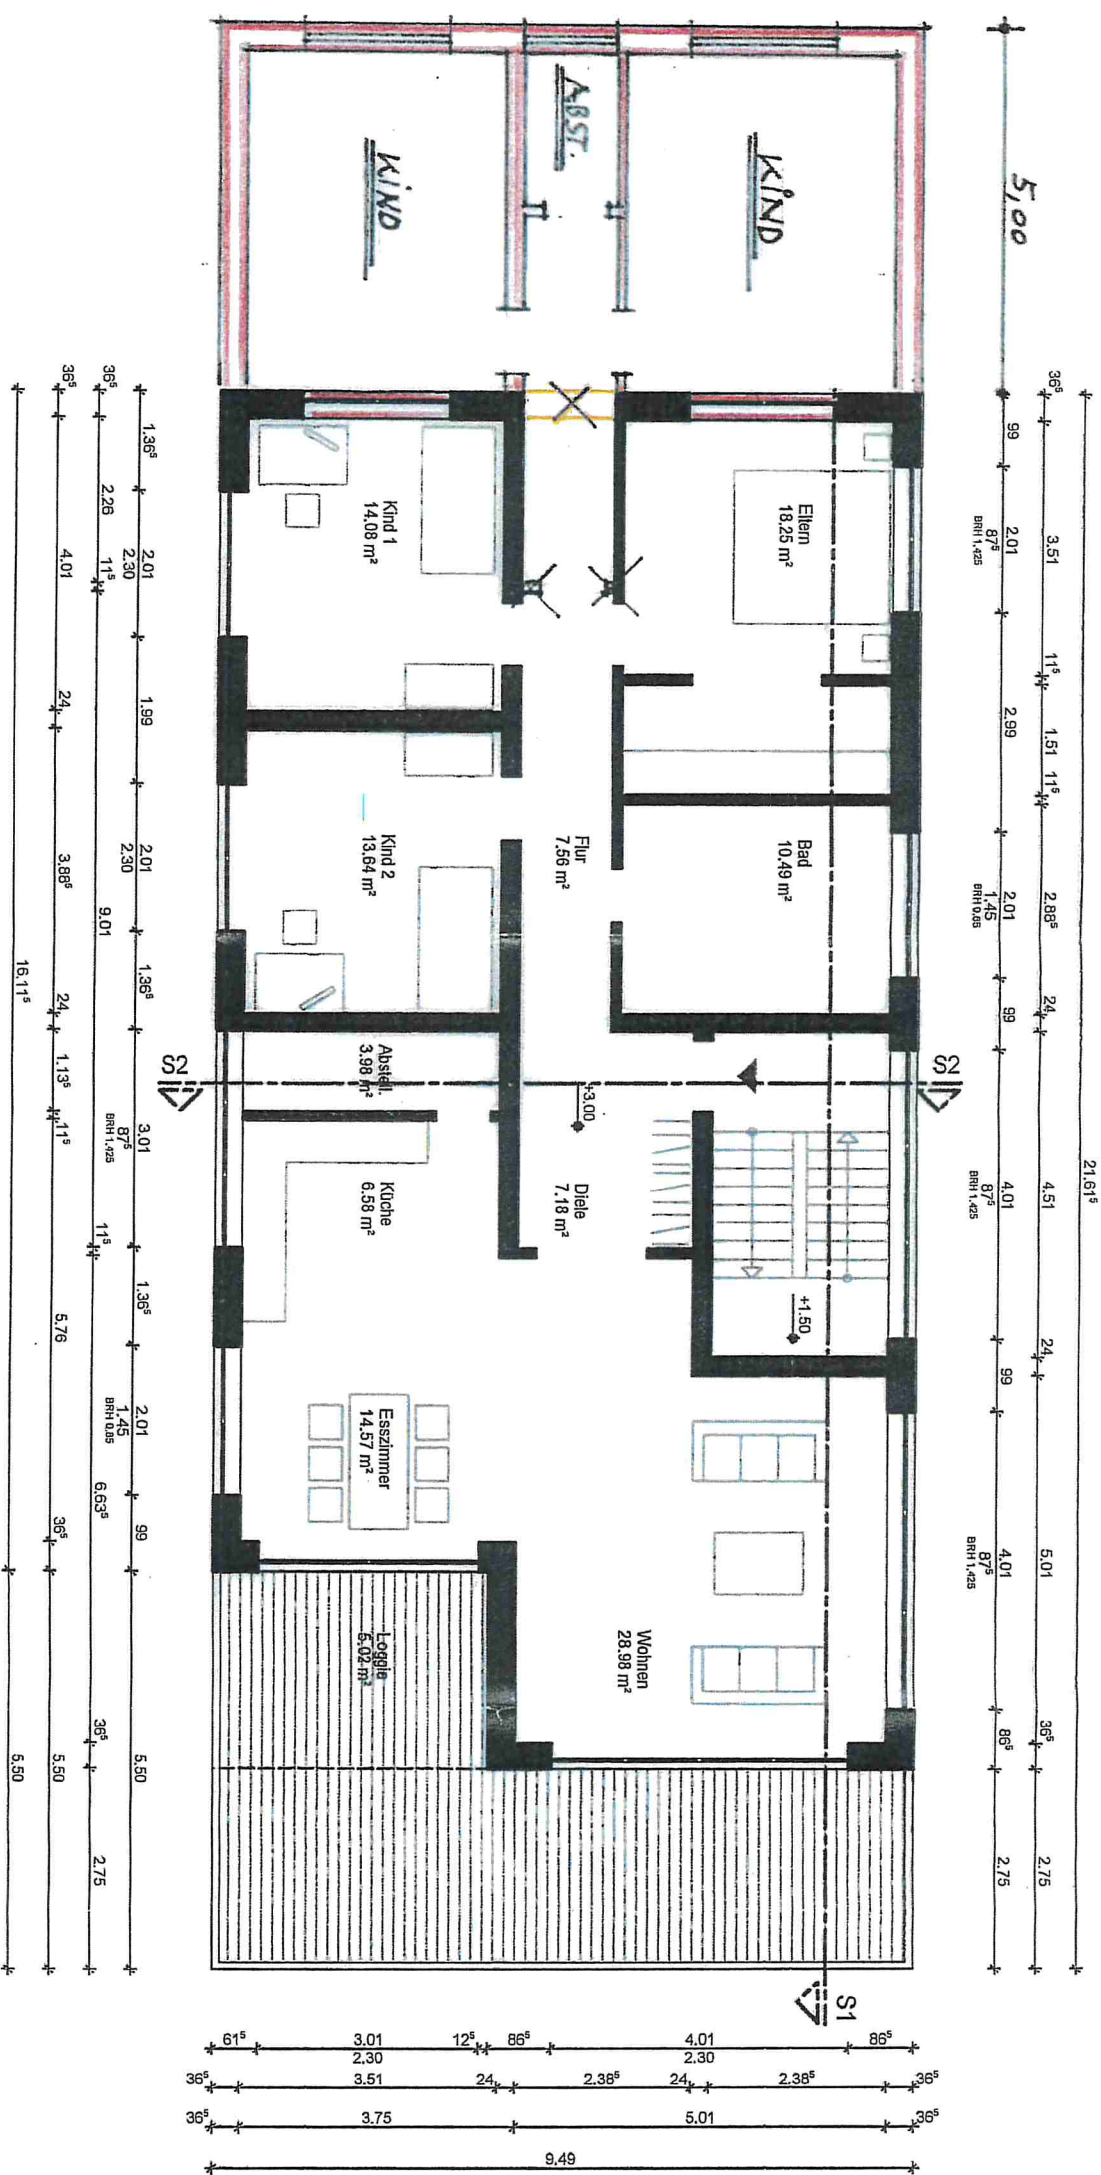


Grundriss OG


PROJECT:	
Neubau Bestattungsinstitut Pfaffinger	
PLAN NR.:	2.0
INDEX NR.:	
MASSSTAB:	1:100
PLAN:	GRUNDRISS OG
GEZEICHNET:	
DATUM:	10.03.2014
ENTWURFSVERFASSTER:	
Johannes Klein Architekt Geschwister-Scholl-Str. 47 56564 Neuwied Fax: 02631-22001	
UNTERSCHRIFT:	
i.klein architekt	

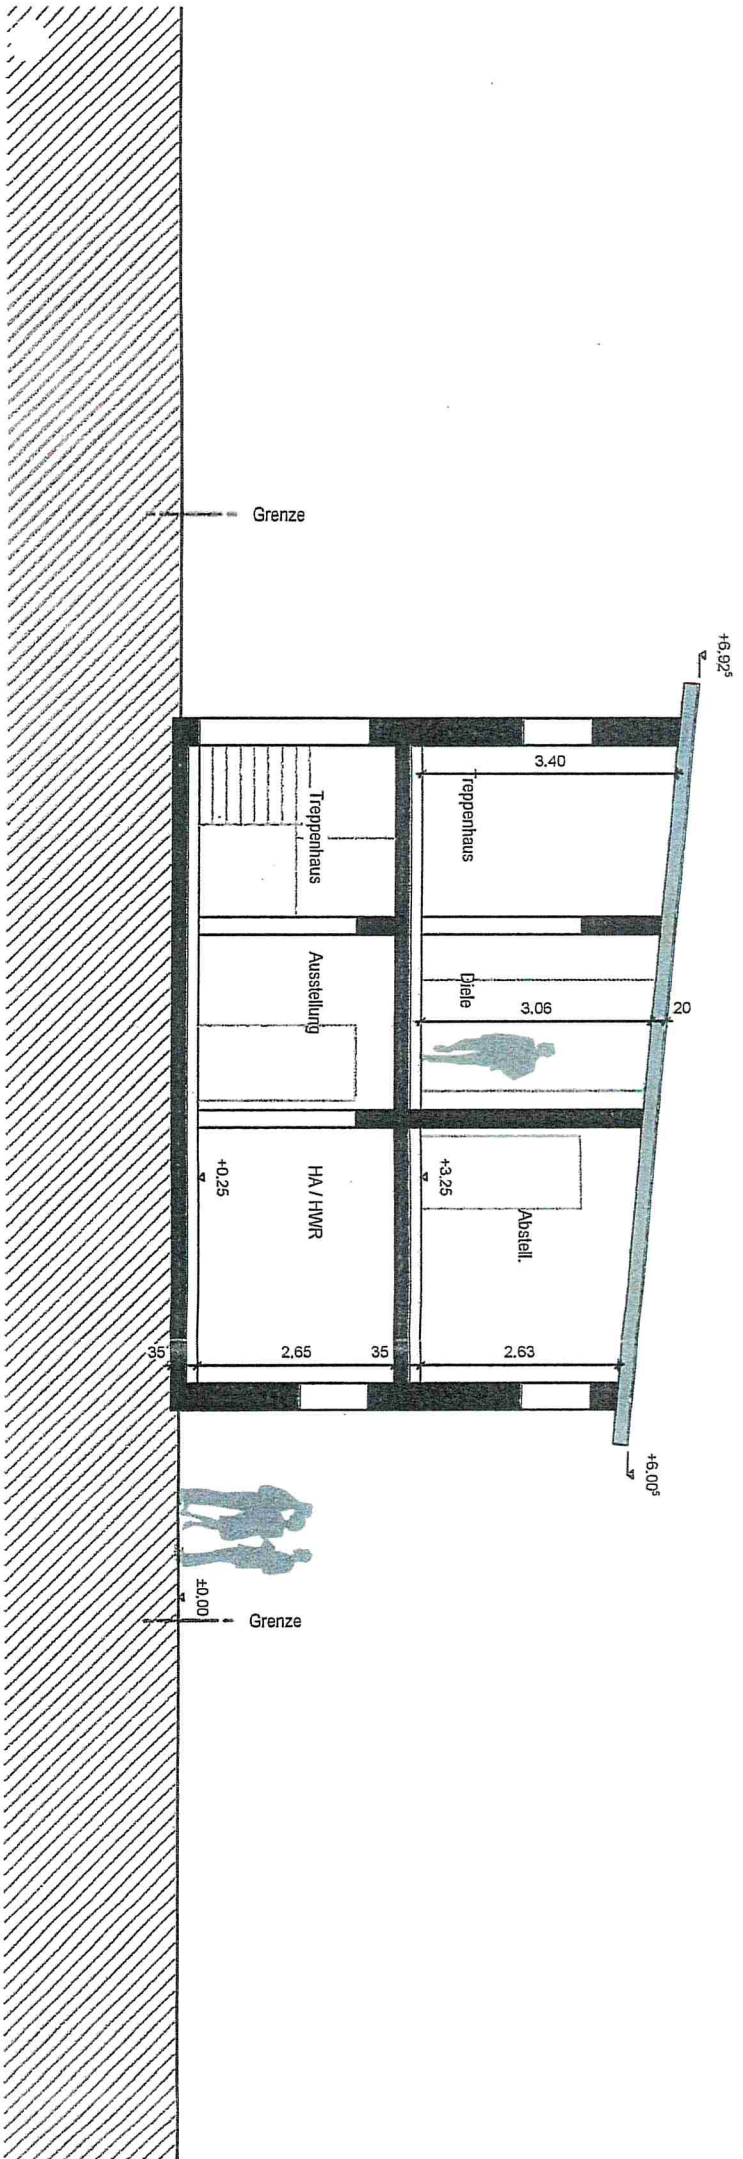

Schnitt 2-2

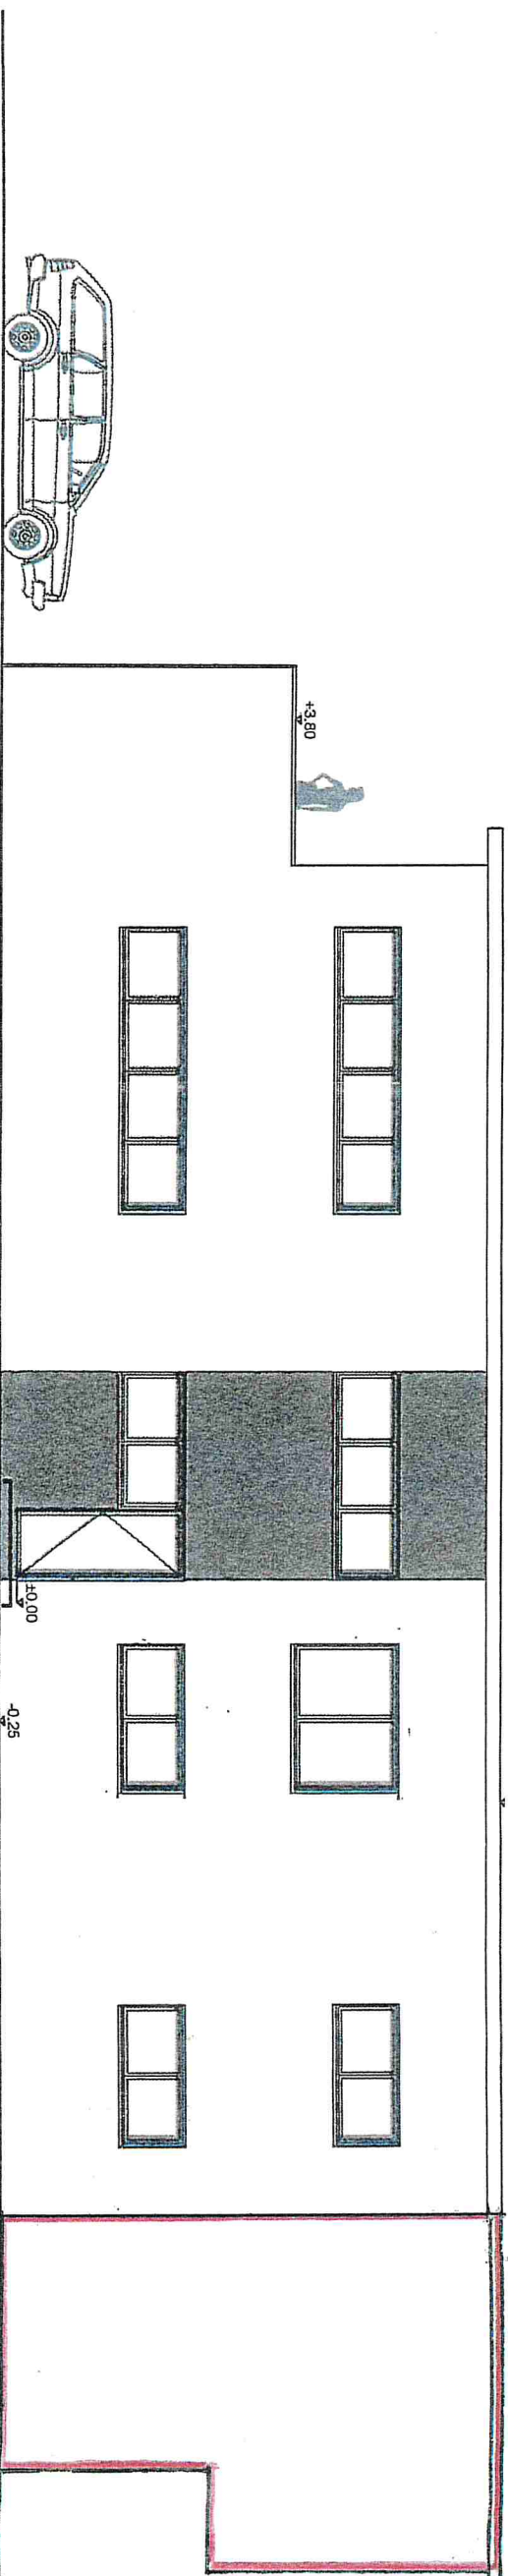

Ansicht Nord

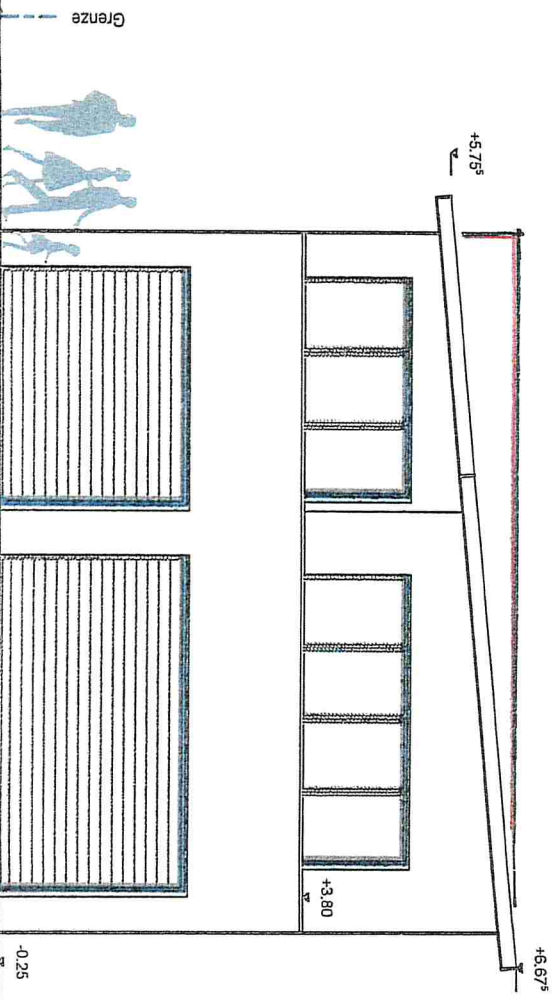

Ansicht Ost

PROJEKT:
Neubau Bestattungsinstitut Pfaffinger

PLAN-NR.:
4.0

INDEX-NR.:
UNTERSCHRIFT


MASSSTAB:
1:100

PLAN:
Ansichten



GEZEICHNET:
DATUM: 10.03.2014

ENTWURFSVERFASSTER:
Johannes Klein Architekt
Geschwister-Scholl-Str. 47
56564 Neuwied
Fon: 02631-22001

j.klein
architekt

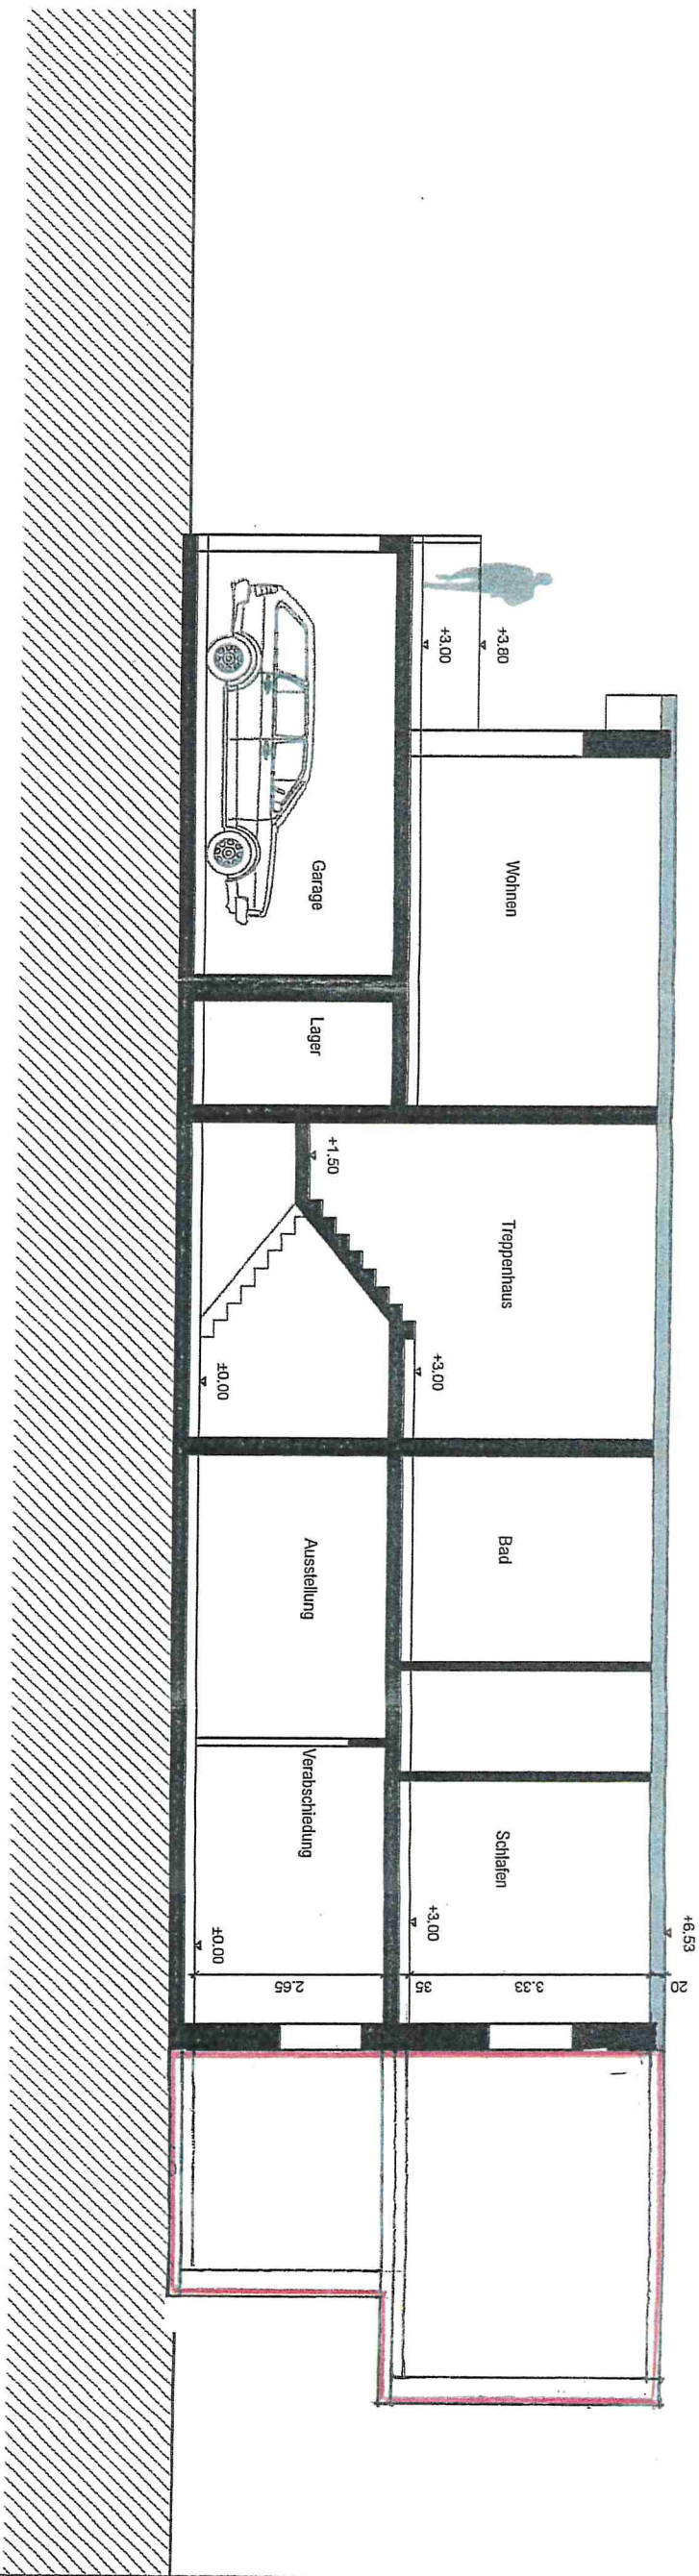

Schnitt 1-1

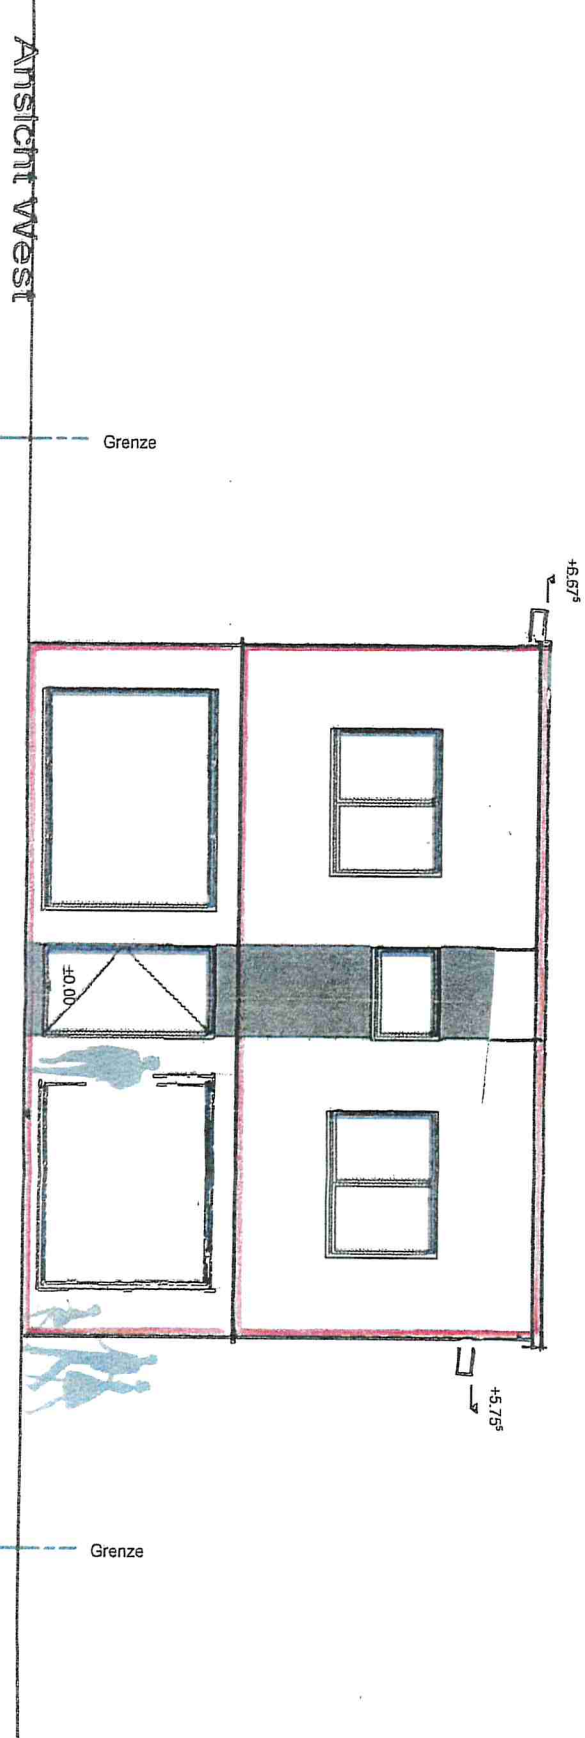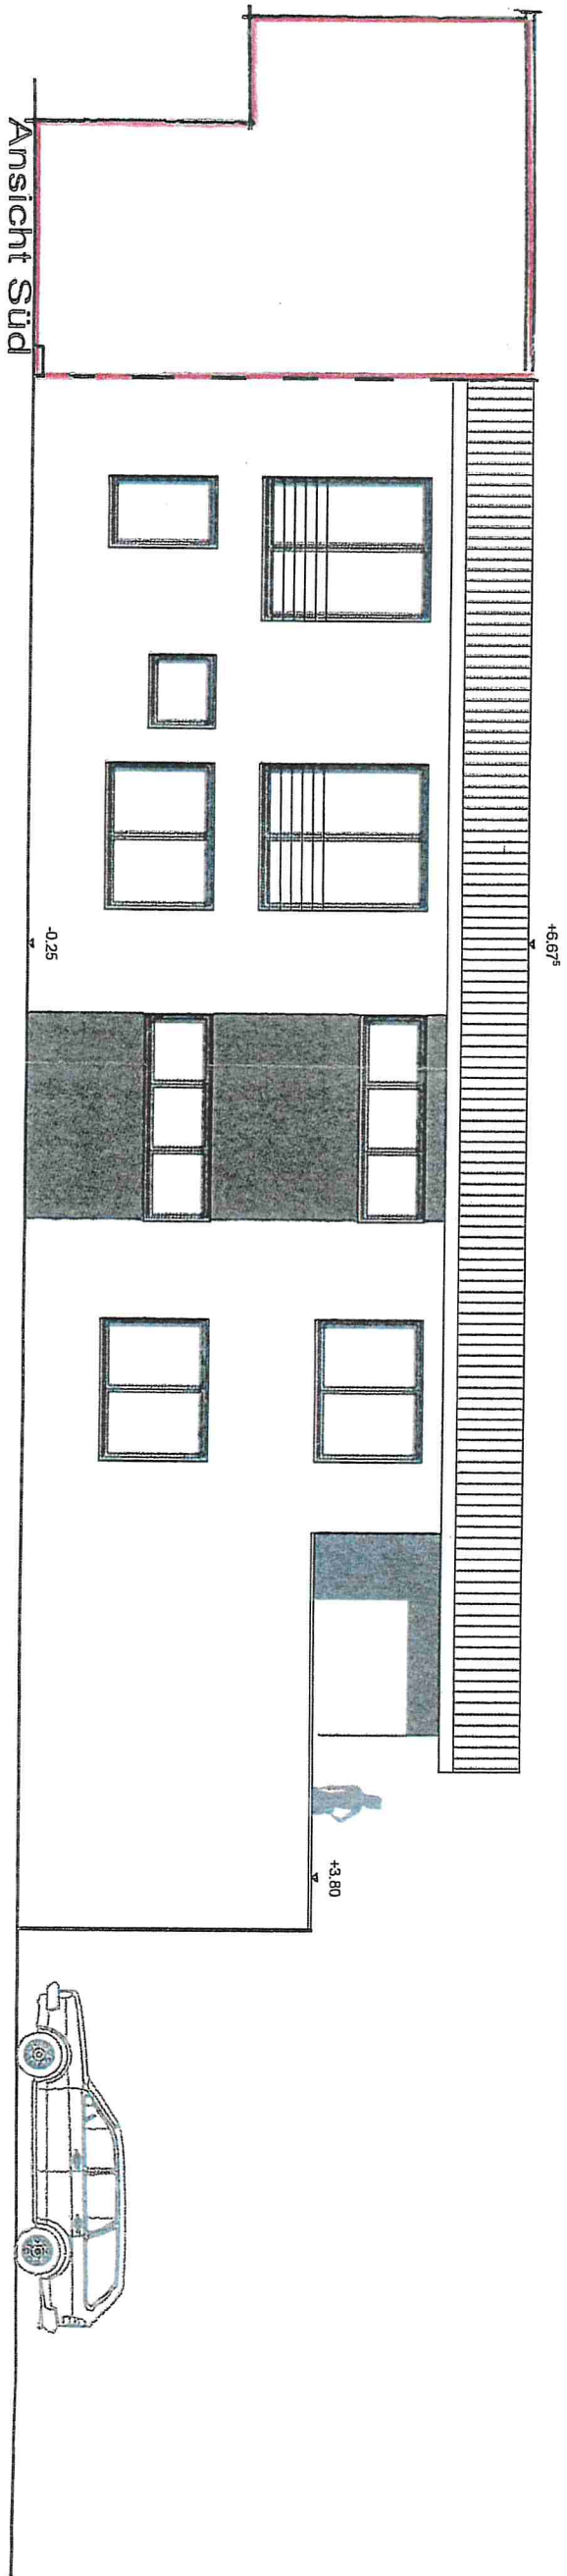

PROJEKT:
Neubau Bestattungsinstitut Pfaffinger

PLAN-NR.:
3.0

INDEX-NR.:

UNTERSCHRIFT

MASSSTAB:
1:100

PLAN:

GEZEICHNET:

ENTWURFSVERFASSTER:

Johannes Klein Architekt

Geschwister-Scholl-Str. 47

56564 Neuwied

Font: 02631-22001

UNTERSCHRIFT

DATUM: 10.03.2014

j.klein
architekt